
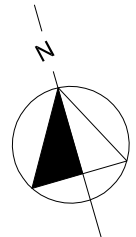


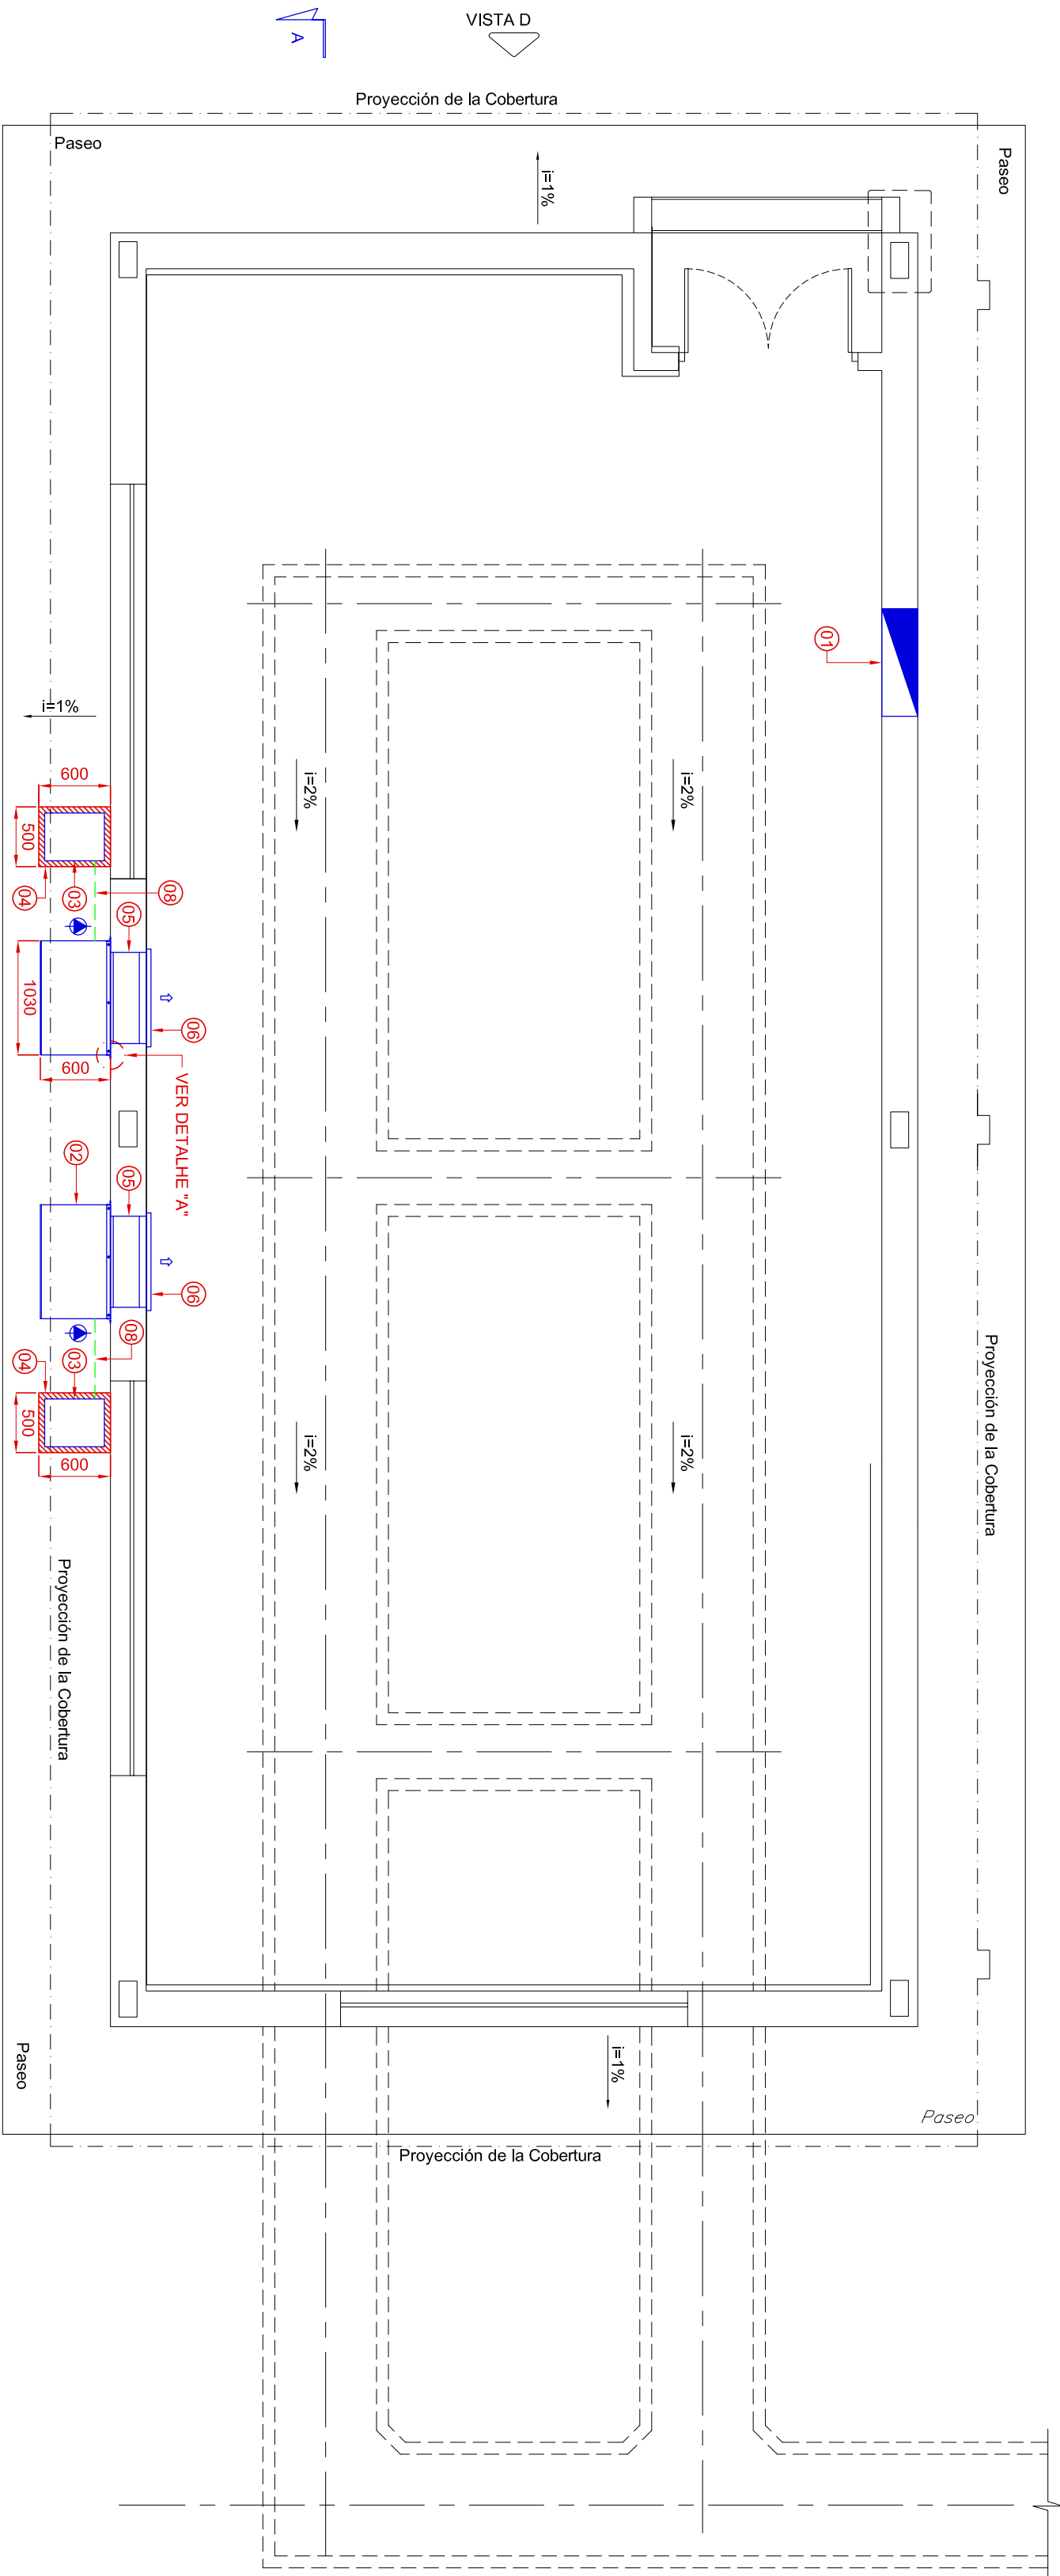


PLANTA - TÉRREO

ESCALA 1:30


CORTE A-A

ESCALA 1:30

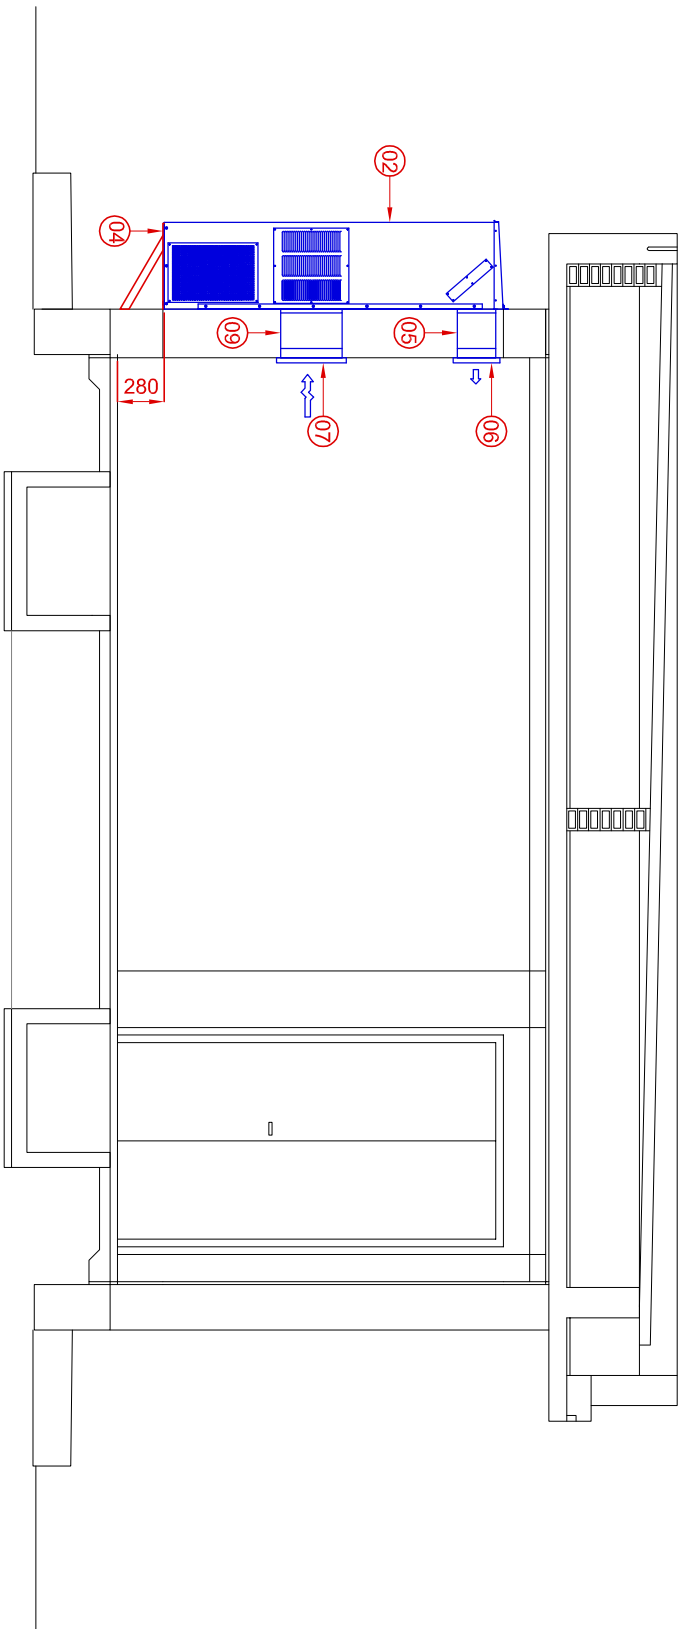

CORTE B-B

ESCALA 1:30

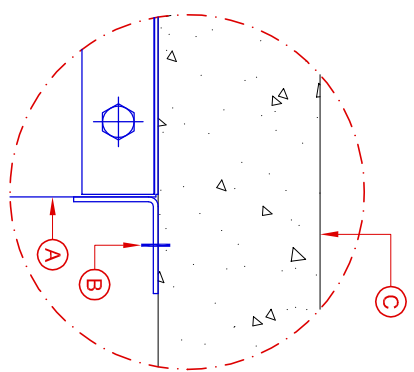


DETALHE "A"

ESCALA 1:25

PLANTA DE SITUAÇÃO

SEM ESCALA

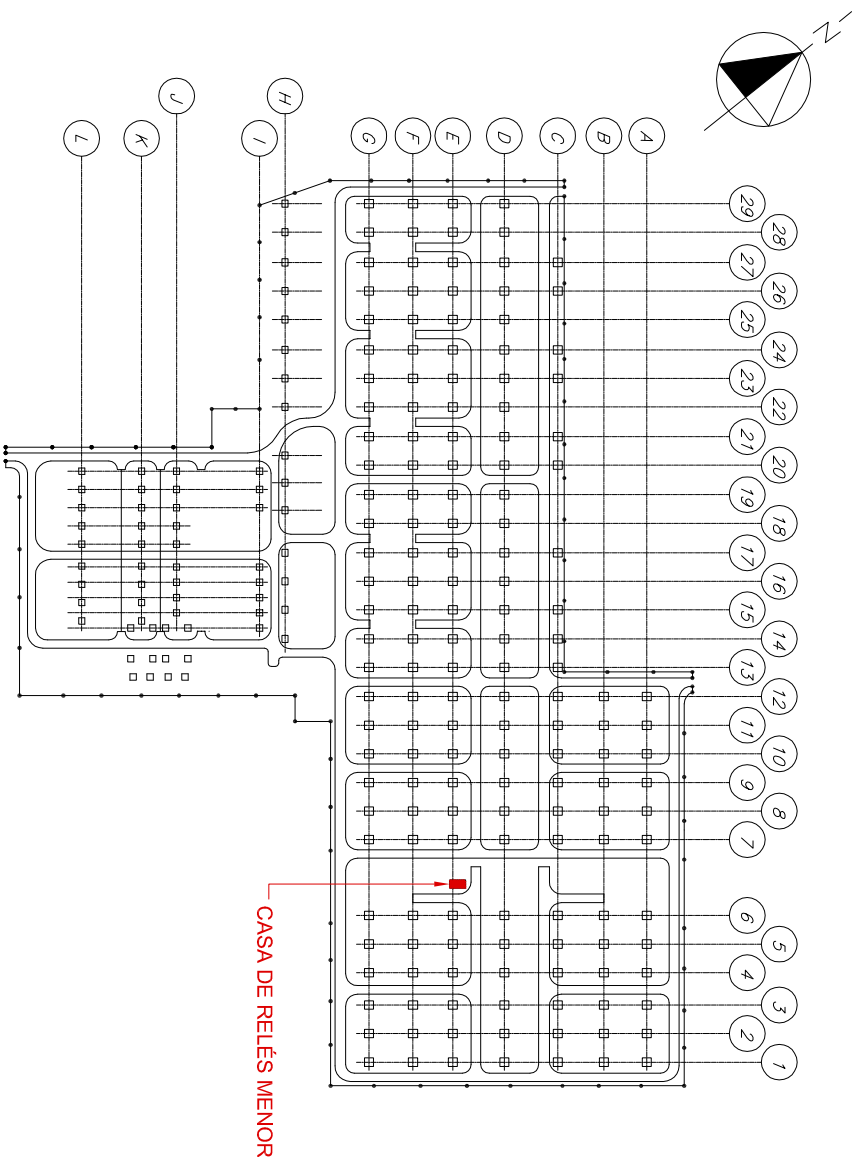

LISTA DE MATERIAIS - PLANTAS e CORTES

ITEM	QTD	ESPECIFICAÇÕES
01	01	QUADRO ELÉTRICO
02	02	UNIDADE WALL MOUNTED 5,0TnH
03	02	TRANSFORMADOR ELÉTRICO PARA ALIMENTAÇÃO DOS CONDICIONADORES
04	02	BASE METÁLICA PARA O TRANSFORMADOR ELÉTRICO
05	-	DUTO DE INSUFLEMENTO EM CHAPA DE AÇO GALVANIZADO COM ISOLAMENTO TÉRMICO - 75x250
06	02	GRELHA DE INSUFLEMENTO DE AR COM REGISTRO, TEF. TROPICAL DRG - 75x250
07	02	GRELHA DE RETORNO DE AR, REF.: TROPICAL RnH - 480x480
08	-	INTERLIGAÇÕES ELÉTRICAS E COMANDO DOS CONDICIONADORES
09	-	DUTO DE RETORNO EM CHAPA DE AÇO GALVANIZADO COM ISOLAMENTO TÉRMICO - 75x400

LEGENDA - DETALHE "A"

ITEM	ESPECIFICAÇÕES
A	CONDICIONADOR DE AR
B	PARAFUSO DE FIXAÇÃO
C	PAREDE EM ALVENARIA

CENNYN AR CONDICIONADO

N	DESCRIÇÃO	ASSINATURA	DATA	ASSINATURA	DATA
PROJ.	-	VERIF.	-	APROV.	-
DES.	-	VISTO	-	DATA	-



SUBESTAÇÃO MARGEM DIREITA
SETOR 1 – 500kV SECCIONAMENTO L3/L11 E L4/L12
CLIMATIZAÇÃO
CASA DE RELES – 2CRL-1
PLANTA BAIXA/ CORTES E DETALHE

ITAIPU BINACIONAL	VISTO	JCMC	5454-DC-G3600-P	ROC
APROV.	FRACNA	DATA		