


3832-DC-J7911-E

A1

FACHADA NORTE  
3832-DC-J7796-E

A1

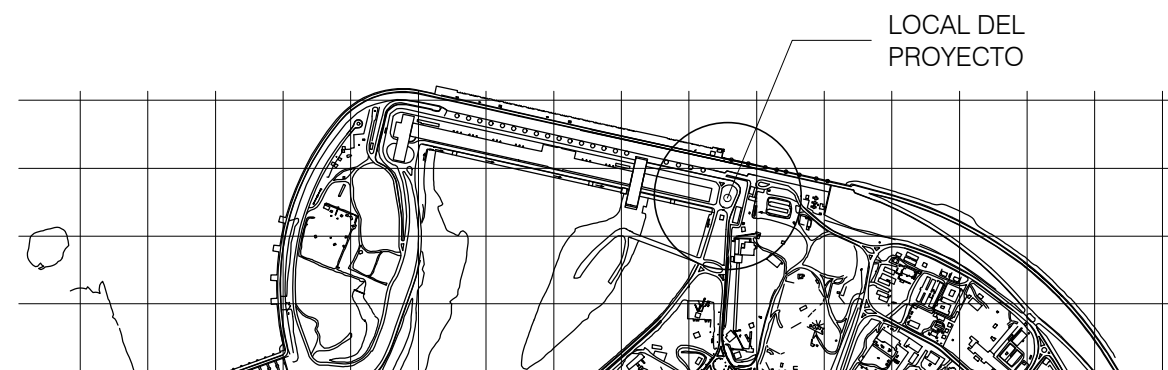

## LOCALIZACIÓN TERRENO

S/ESCALA

## LEYENDA

- Unidad Evaporadora tipo CASSETTE.
- Unidad Evaporadora tipo DE PARED.
- Unidades Condensadoras de tiraje vertical.
- Extractor de aire tipo Axial Tubular, apto para funcionar con una red de conductos de distribución de aire.
- Extractor de aire tipo centrífugo "in-line".
- Extractor de aire tipo Axial de Tejado, con el motor fuera del flujo de aire, apto para altas temperaturas.
- Puerta trampa.
- T.A.E Toma de Aire Exterior
- Rejillas de extracción.
- DF Ducto Flexible de aluminio.

| LISTA DE EQUIPOS DE AIRE ACONDICIONADO |            |                |                          |           |
|----------------------------------------|------------|----------------|--------------------------|-----------|
| EQUIPO                                 | ZONA       | CAPACIDAD BTUH | PAR DE TUBERIAS DE COBRE |           |
|                                        |            |                | SUCCIÓN                  | EXPANSIÓN |
| UEUC G-01, 05, 06, 07                  | GYMNASIO   | 60.000         | 1 1/2"                   | 2"        |
| UEUC G-02, 03, 04                      | GYMNASIO   | 48.000         | 1 1/2"                   | 2"        |
| UEUC F-01, 02, 03                      | PILATES    | 48.000         | 1 1/2"                   | 2"        |
| UEUC C-01, 02, 03, 04                  | COMEDOR    | 48.000         | 1 1/2"                   | 2"        |
| UEUC C-05                              | PASILLO    | 36.000         | 2"                       | 2"        |
| UEUC SE-01                             | EVALUACION | 12.000         | 2"                       | 2"        |

| LISTA DE EQUIPOS DE VENTILACIÓN |                       |             |                                    |
|---------------------------------|-----------------------|-------------|------------------------------------|
| EQUIPO                          | ZONA                  | CAUDAL m³/h | PRESIÓN ESTÁTICA EXTERNA (mm.c.a.) |
| EX-01                           | SANITARIO MASC.       | 4.475       | 15                                 |
| EX-02                           | SANITARIO FEM.        | 2.200       | 7,5                                |
| EX-03                           | COMEDOR               | 725         | 7                                  |
| EX-04                           | PILATES               | 725         | 7                                  |
| EX-05                           | GYMNASIO + EVALUACION | 3.040       | 10                                 |
| EX-06                           | PARRILLA DEL COMEDOR  | 1.385       | 4                                  |

0 2.5 5 7.5 10 12.5m.  
Escala 1:125

## NOTAS

- Todas las medidas y elevaciones están en metros, salvo indicación contraria.
- Para detalles ver 3832-DC-J7910-E.
- Para Especificación Técnica ver Documento N° 3832-20-J7910-E.
- Prever un sifón o trampa para evitar el retorno de olores.



| SELLO DE LA ITAI PU BINACIONAL |              |  |  |
|--------------------------------|--------------|--|--|
| APROBADO                       | RESPONSABLES |  |  |
| APROBADO C/ COMENTARIOS        |              |  |  |
| NO APROBADO                    |              |  |  |
| CANCELADO                      |              |  |  |
| INFORMATIVO                    |              |  |  |
| APTO PARA FIRMA                |              |  |  |
| DATA 12/09/24                  |              |  |  |

DOCUMENTO EMITIDO SOLAMENTE EN FORMATO DIGITAL.  
CONFIRMA AUTENTICIDAD POR EL SISTEMA DEL ARCHIVO TECNICO DE LA ITAI PUBINACIONAL.

| Nº         | DESCRIPCIÓN | REVISOR(E) | APROBACIÓN | FECHA |
|------------|-------------|------------|------------|-------|
| REVISIONES |             |            |            |       |



|                      |  |                                                |  |  |
|----------------------|--|------------------------------------------------|--|--|
| EMISIÓN INICIAL      |  | ÁREA GENERAL DEL PROYECTO (ME)                 |  |  |
| EMITENTE             |  | AIRE ACONDICIONADO Y VENTILACIÓN               |  |  |
| CONTRATO             |  | EDIFICIO ESPACIO SALUD DE LA DIRECCIÓN TÉCNICA |  |  |
| PROYECTO/AUTORIA     |  | PLANTA BAJA Y TECHO                            |  |  |
| VERIFICACIÓN         |  |                                                |  |  |
| APROBACIÓN           |  |                                                |  |  |
| FECHA                |  | DISEÑO CONSTRUCTIVO                            |  |  |
| CONTROL DEL EMITENTE |  |                                                |  |  |
| FORMATO              |  | CÓDIGO DE ITAI PU                              |  |  |
| A1+25%               |  | 3832-DC-J7910-E                                |  |  |
| HOJA                 |  | 1                                              |  |  |
| REVISIÓN             |  | ROA                                            |  |  |

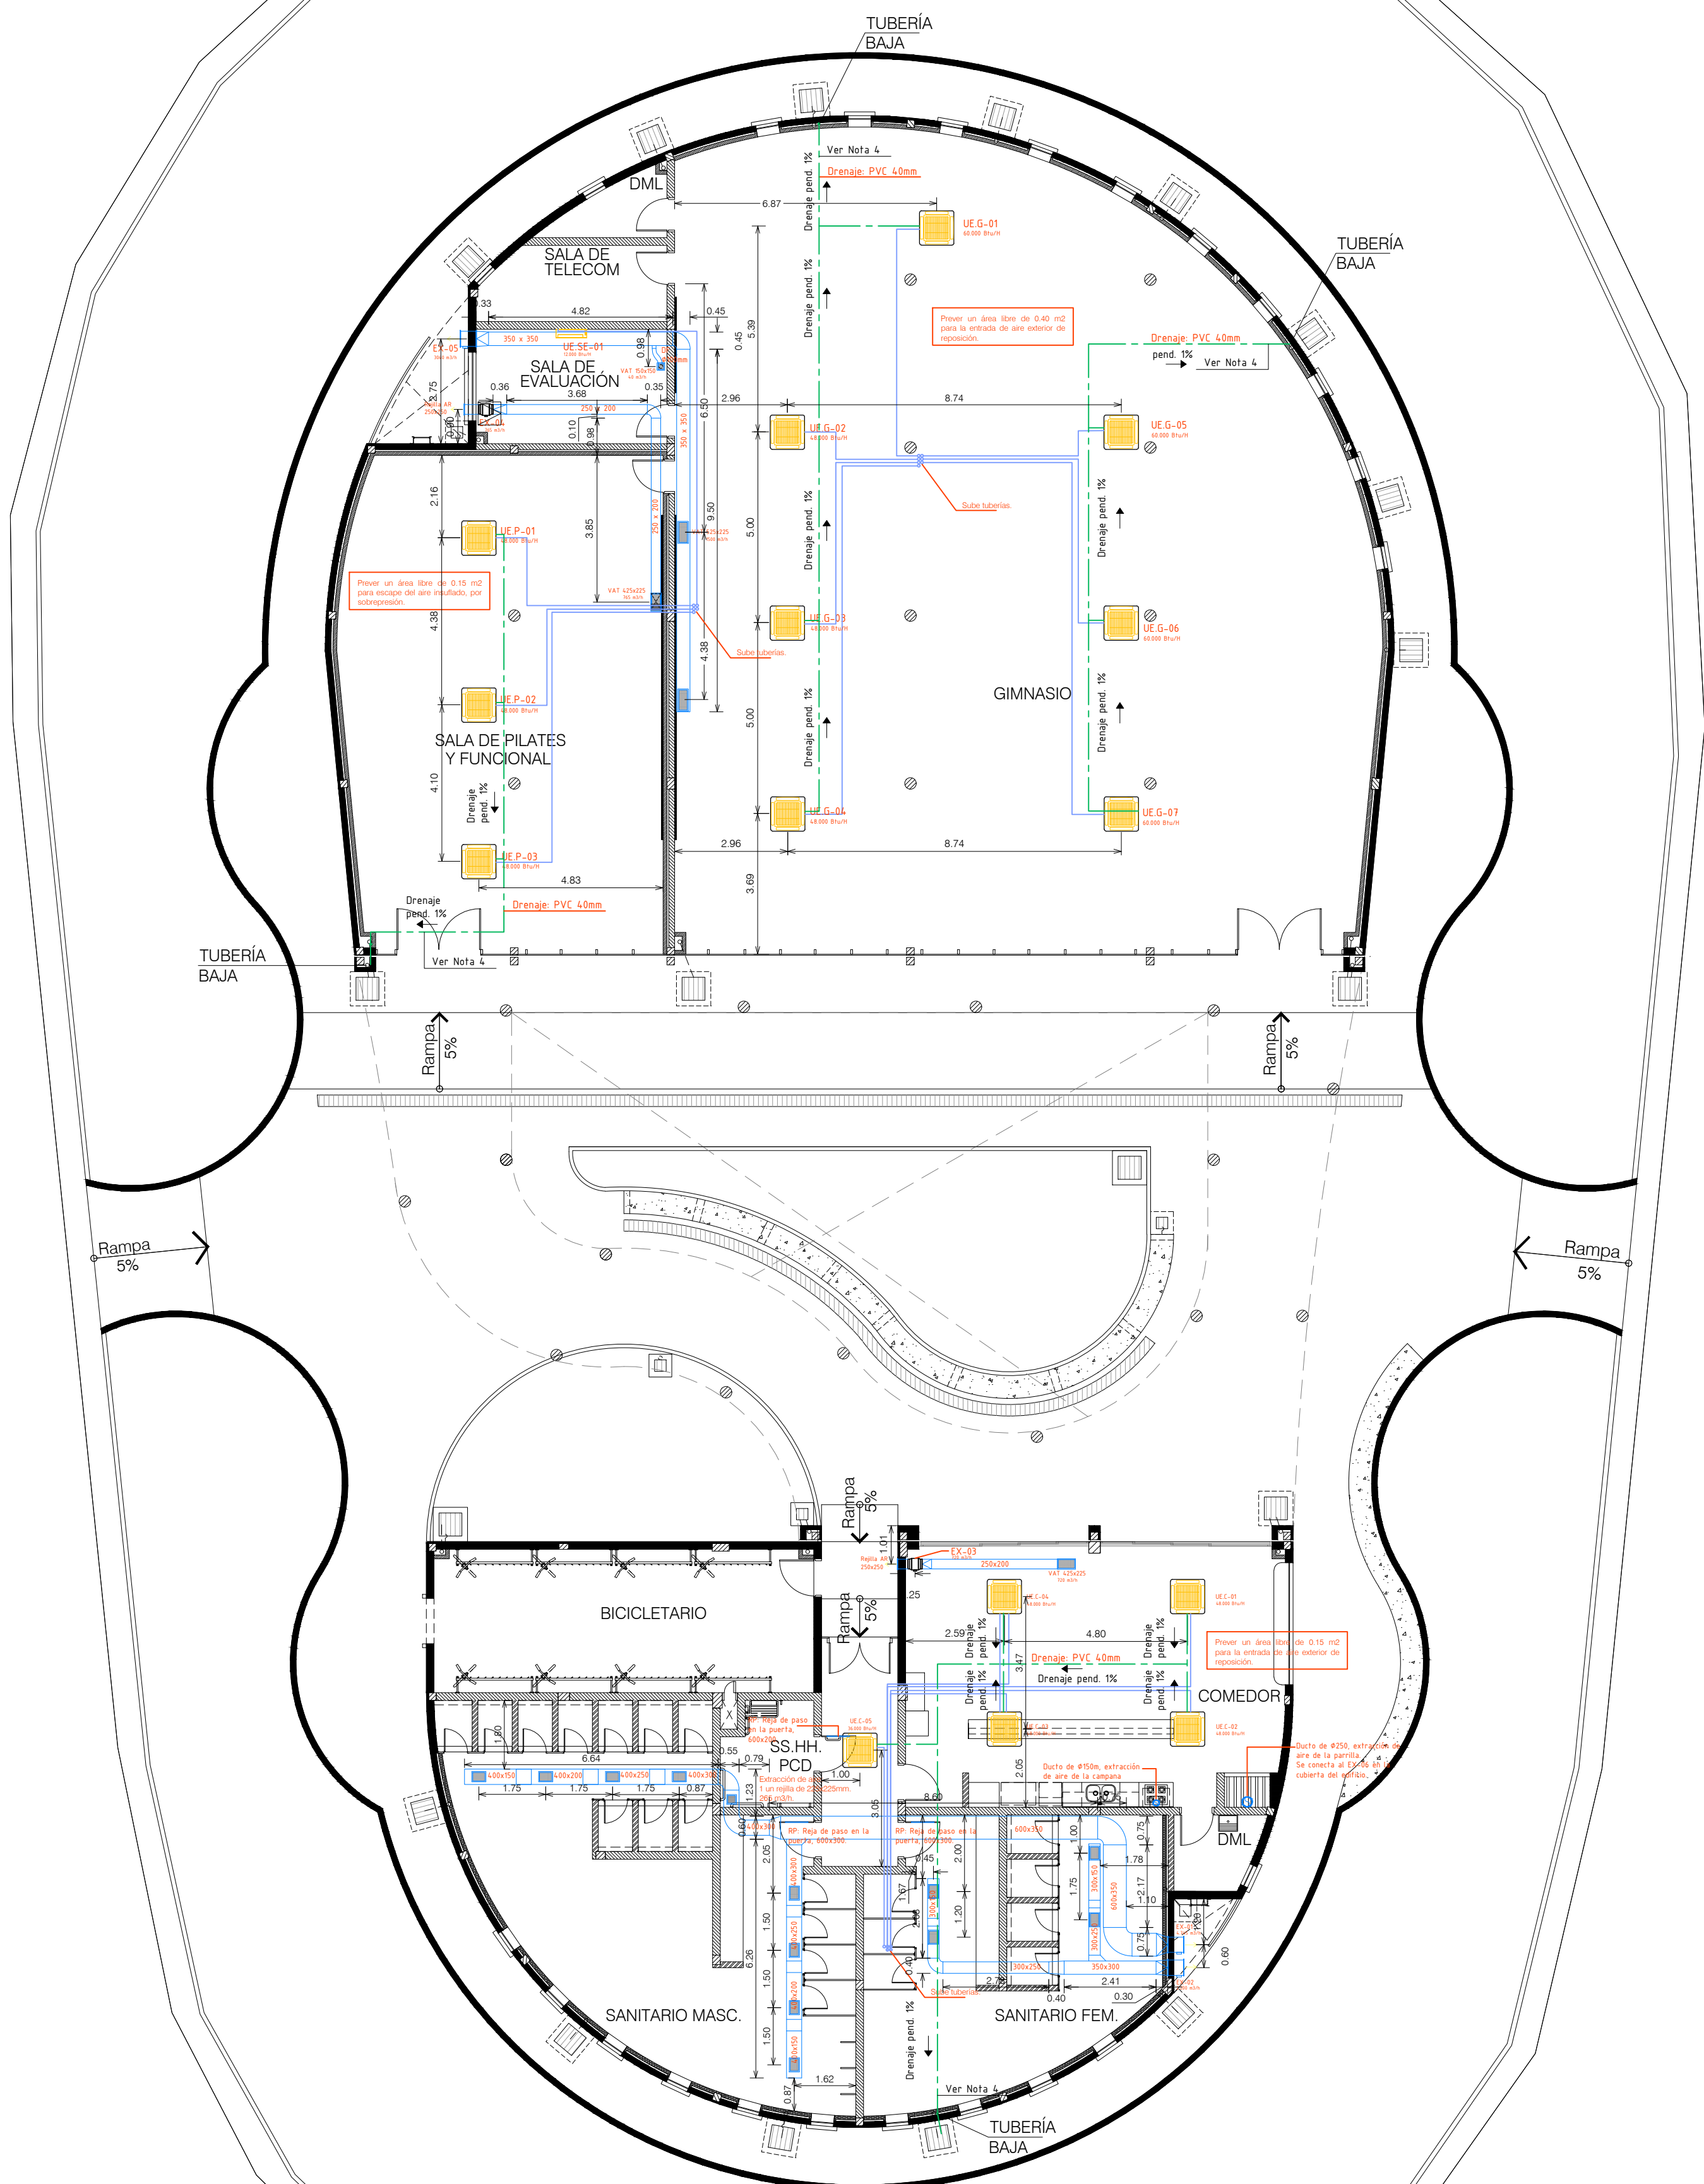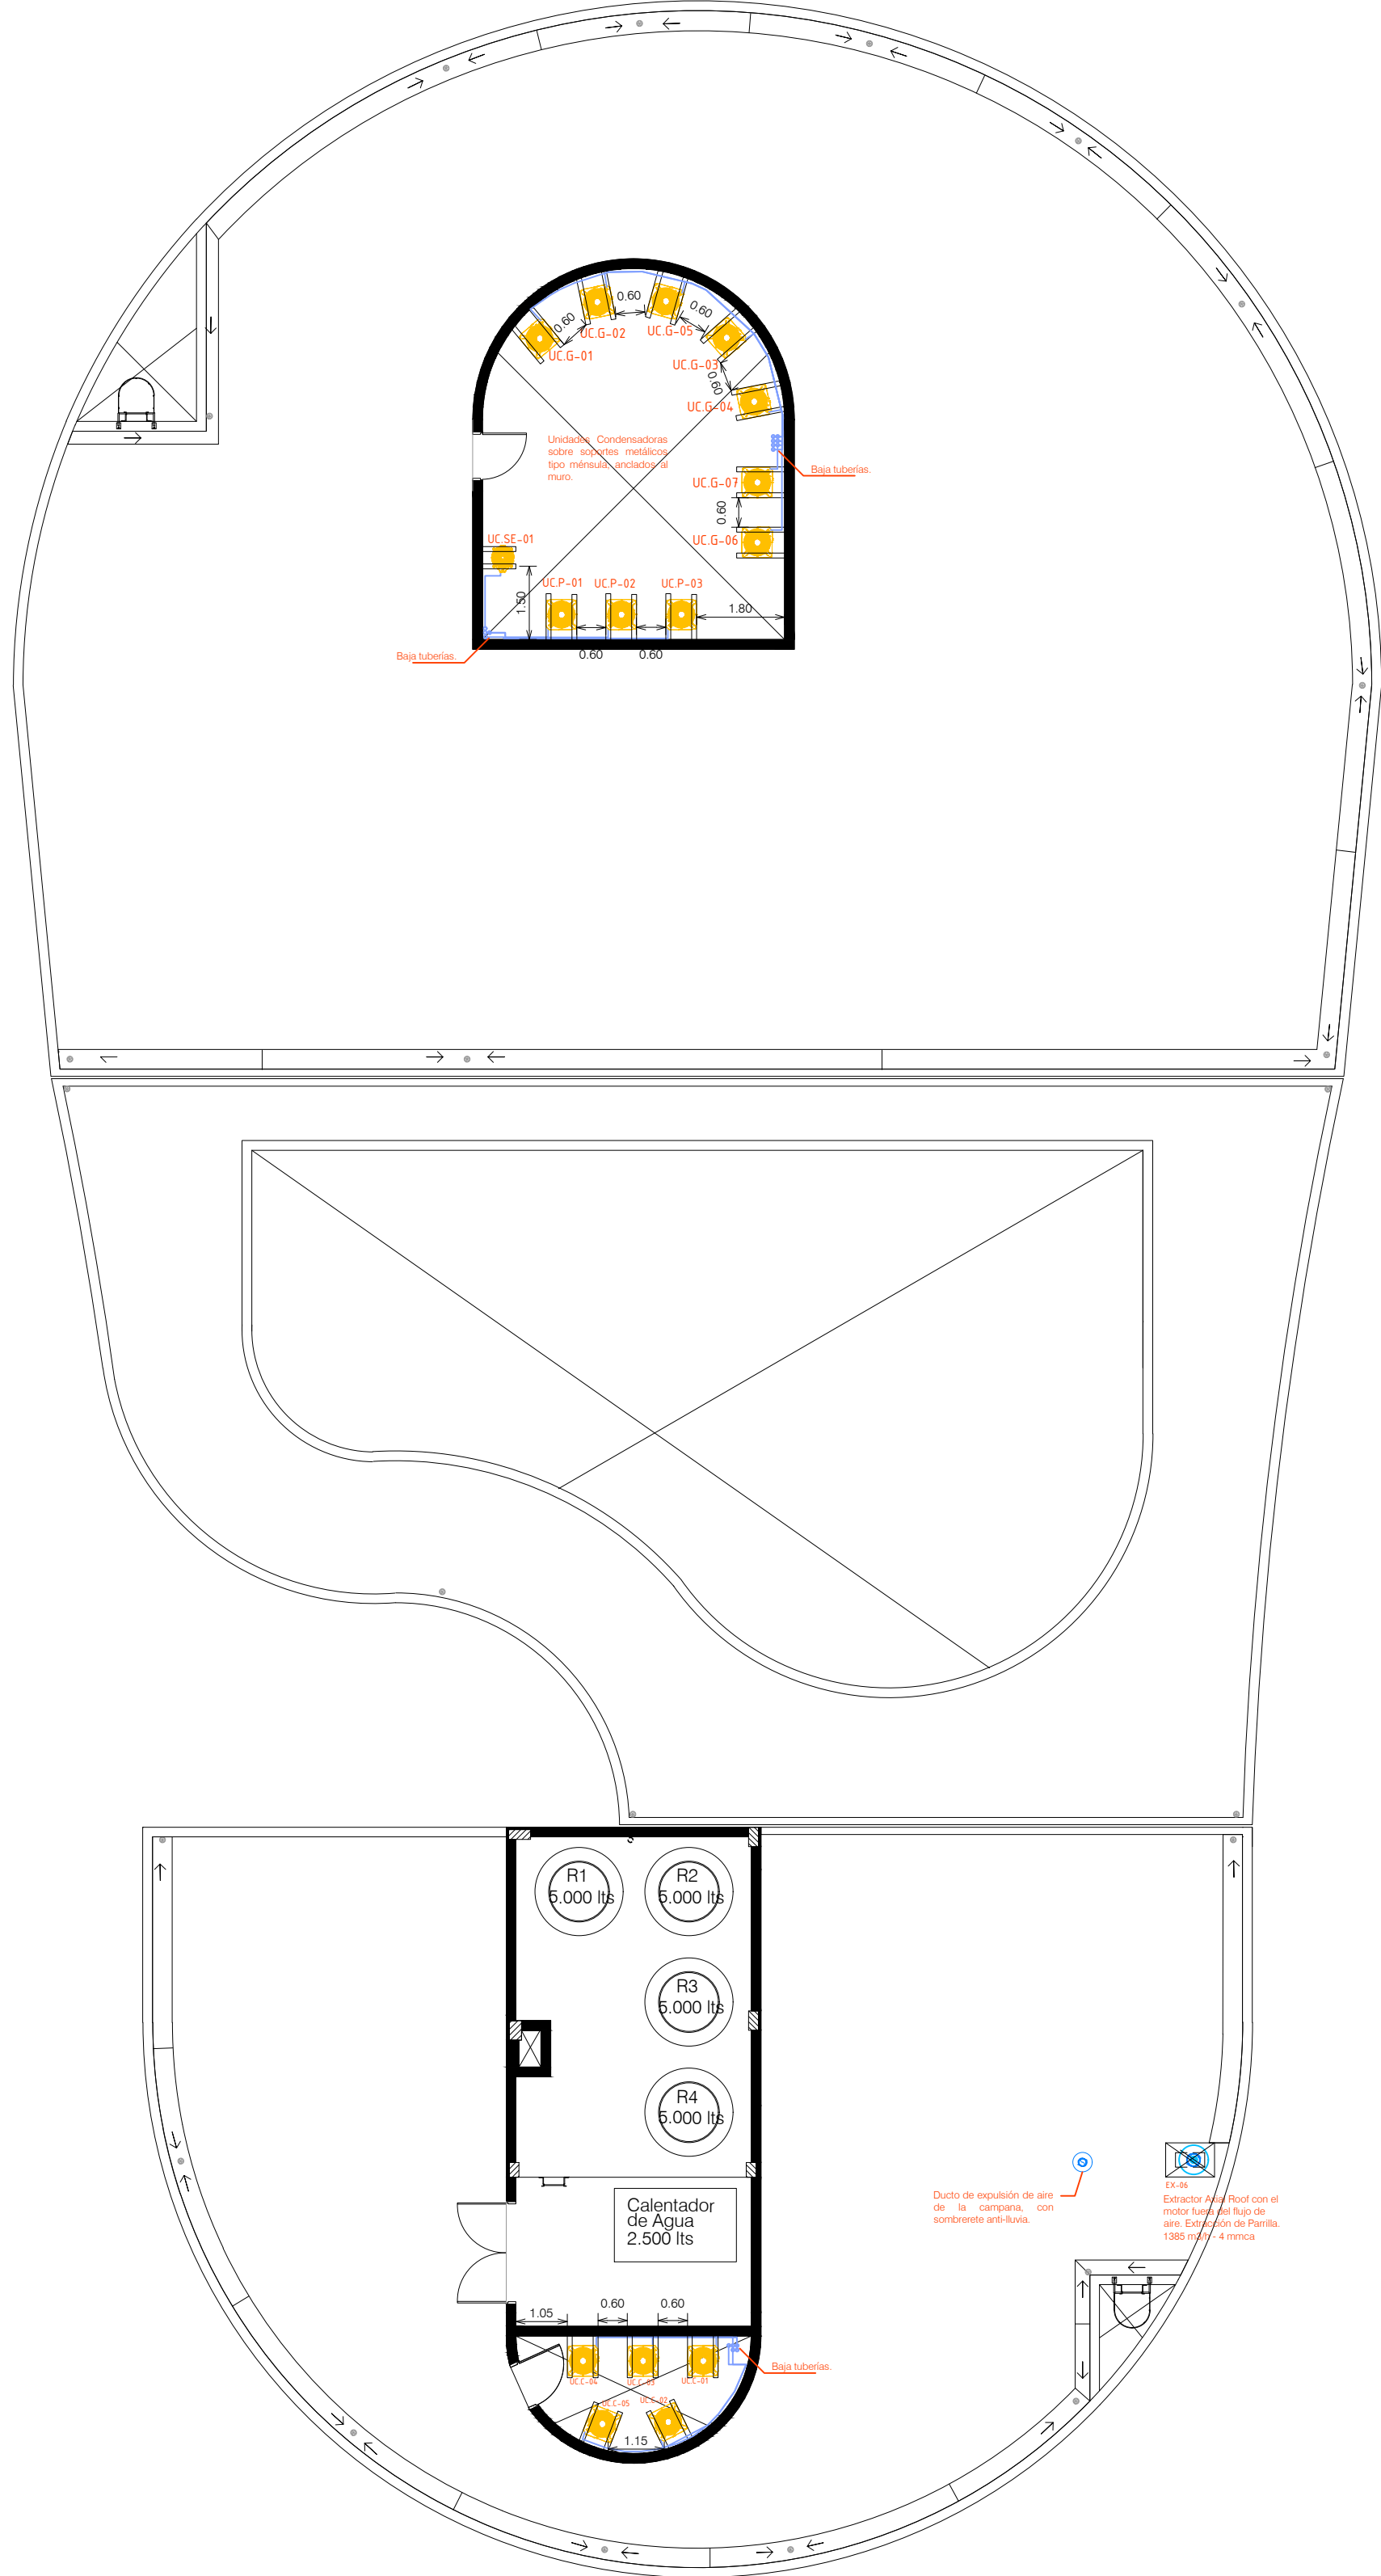

NIVEL LOSA - EL. 149.45

ESCALA 1:100